
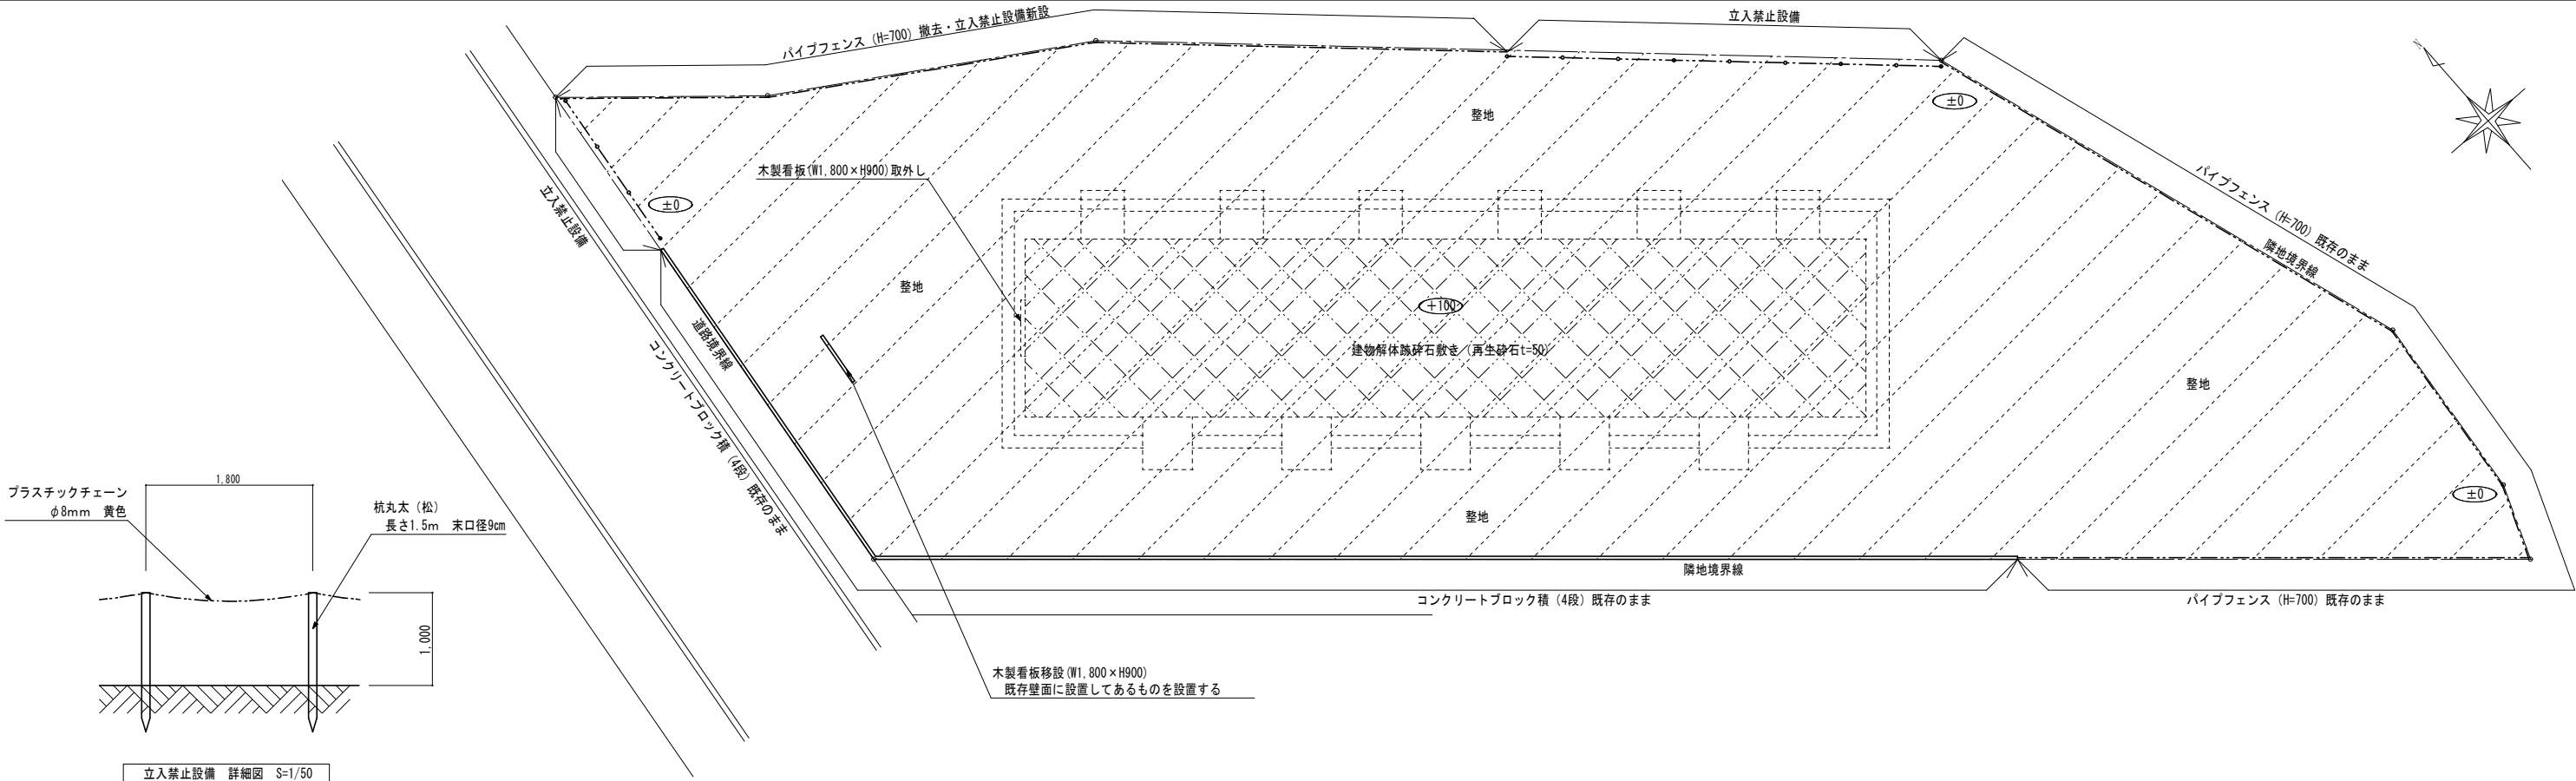



別冊

一般競争入札
旧仲町職員宿舍跡地

【解体工事関係図面】

 令和8年度
新潟県

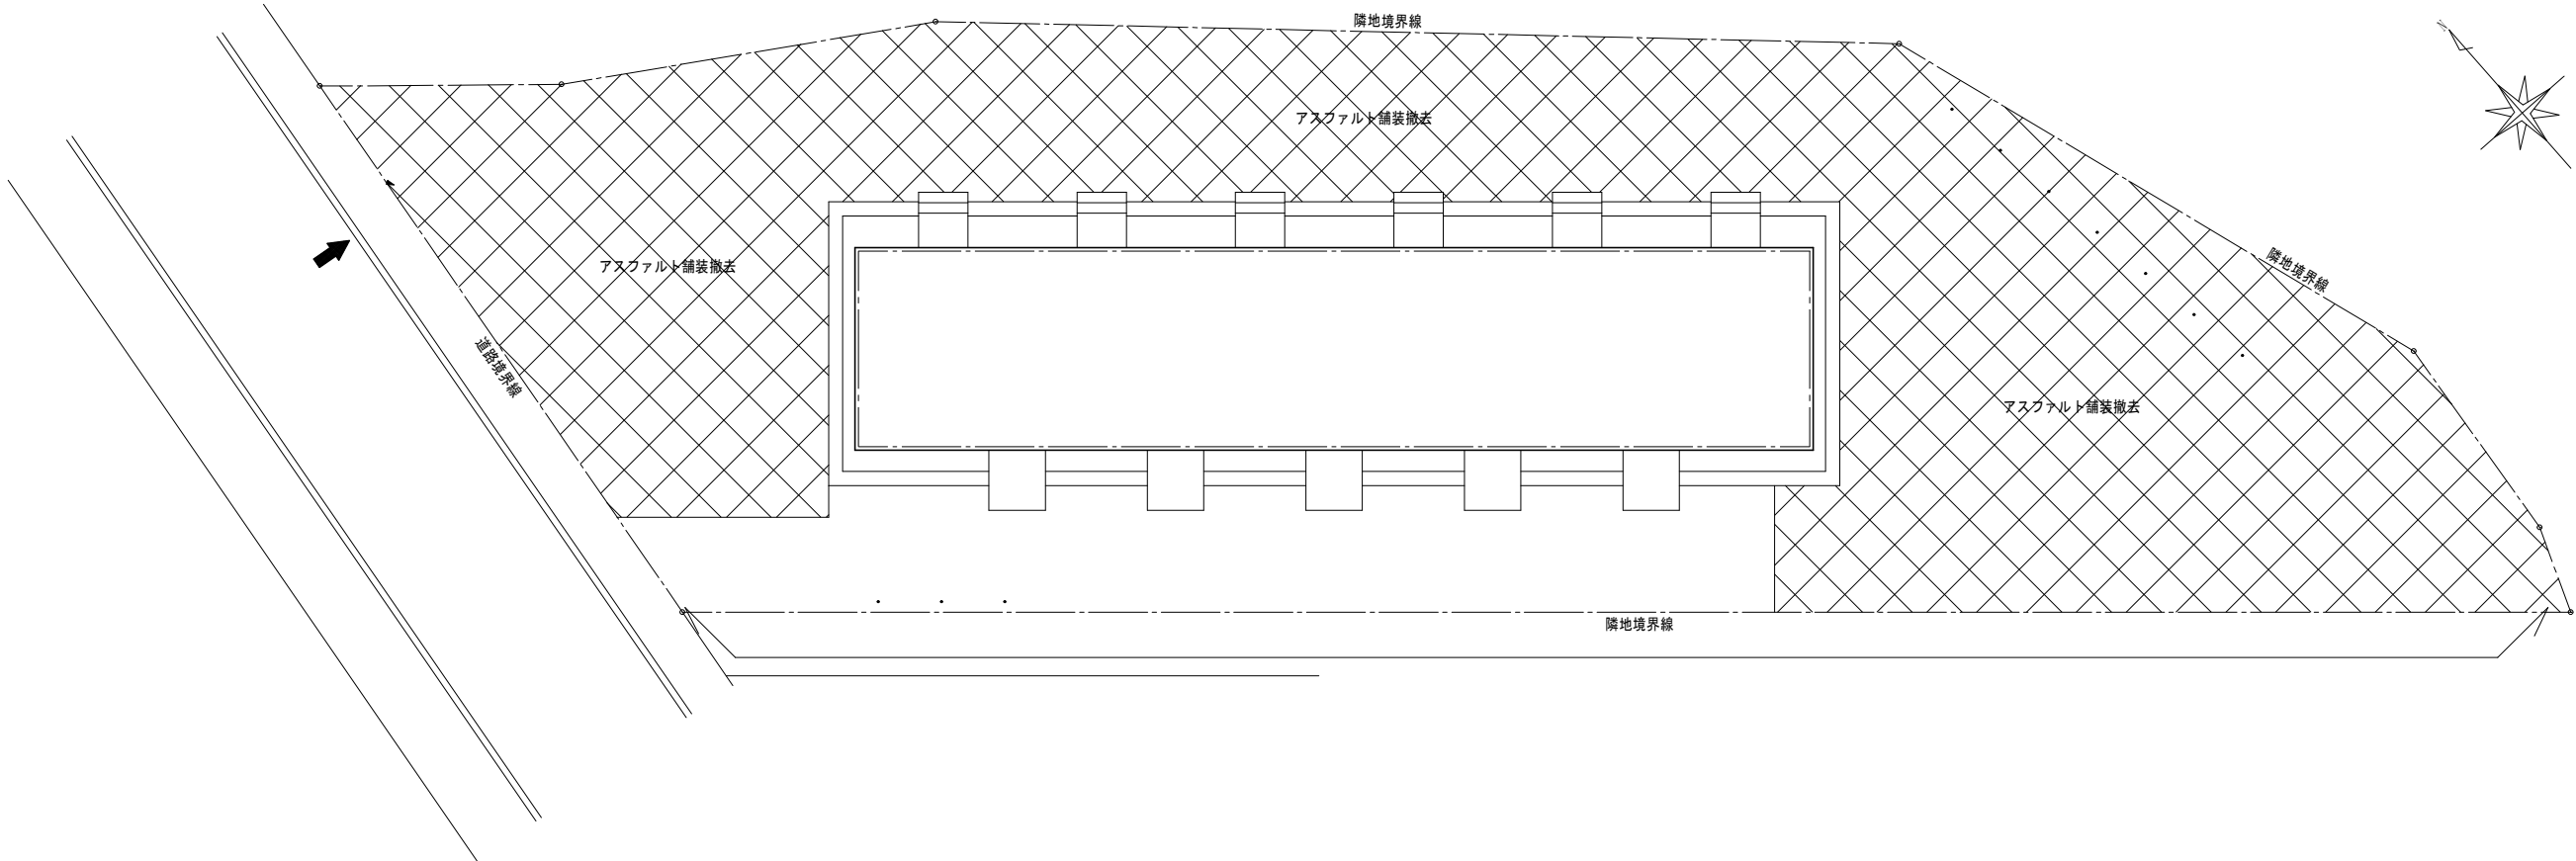



新潟県警察本部警務部装備施設課

〒950-8553 新潟県新潟市中央区新光町 4 番地 1 TEL025-285-0110 FAX025-281-2072

DIRECT

CHECK

DRAW

PROJECT TITLE (工事名)

津川警察署旧仲町職員宿舍解体工事

DRAWING TITLE (図面名)

外構撤去図・整地図

DATE



2023.07.24

DRAWING NO. (図面番号)

09

SCALE (縮尺)

A2:1/150

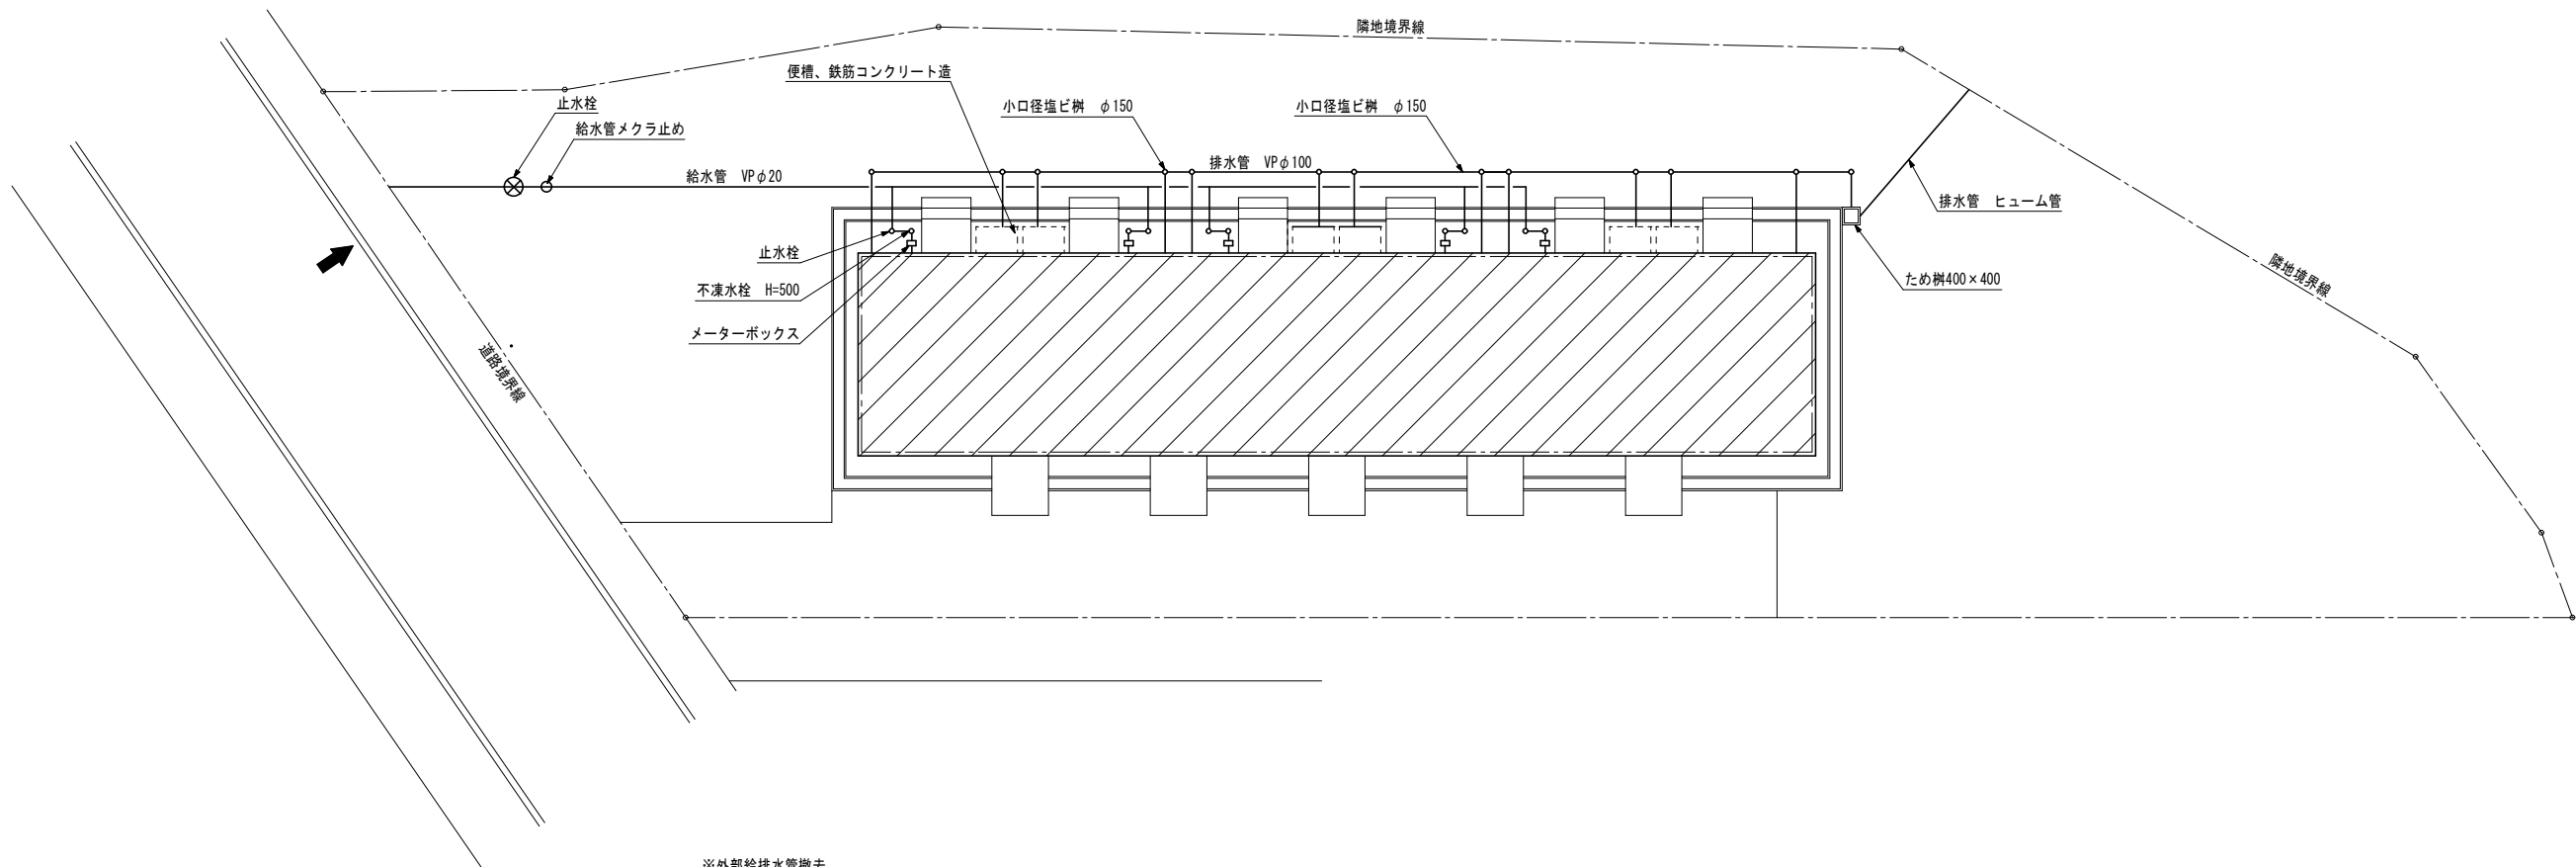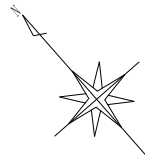

※外部給排水管撤去
・各戸に設置の量水メーターは取外しの上、阿賀町役場建設課に返却すること。
・給水管は止水栓の後ろで切断しメクラ止めとする。その状況の写真を阿賀町役場建設課に提出すること。

外部排水管撤去図 S=1/150



新潟県警察本部警務部装備施設課

〒950-8553 新潟県新潟市中央区新光町 4 番地 1 TEL025-285-0110 FAX025-281-2072

DIRECT

CHECK

DRAW

PROJECT TITLE (工事名)

津川警察署旧仲町職員宿舍解体工事

DATE

2023. 07. 24

DRAWING NO. (図面番号)

2 4

DRAWING TITLE (図面名)

外部給排水管撤去図

SCALE (縮尺)

A2:1/150

基礎杭の残置状況

基礎杭撤去長さ（m）設計杭長：7.0m φ300mm

	G	F	E	D	C	B	A	
1	1.1	1.1	1.2	1.2	1.0	1.0	1.2	1
2	1.5	1.2	1.2	0.8	1.1	1.2	0.7	2
3	1.4	1.0	1.1	0.9	1.0	1.2	2.7	3
4	1.4	1.0	1.0	1.2	1.2	1.1	0.9	4
5	1.1	1.1	1.1	0.7	1.1	1.5	0.8	5
6	1.2	1.1	1.1	0.9	1.0	1.0	1.0	6
7	1.1	1.1	1.2	1.1	1.1	1.1	1.5	7
8	1.1	1.1	1.1	1.0	0.9	0.9	1.2	8
9		1.1		1.0		1.0		9
10		1.0		1.1		1.2		10

